



PREZYDENT MIASTA PŁOCKA

Zarządzenie Nr 1636/2020

Prezydenta Miasta Płocka

z dnia 20 lipca 2020 roku

w sprawie: wyrażenia zgody na obciążenie nieruchomości gruntowych stanowiących własność Gminy-Miasto Płock, oznaczonych jako działki nr 175/16; 175/17; 175/18; 176/6; 178/4; 178/5; 178/11; 177/14; 177/16 położonych w Płocku (obręb 14) odpłatną służebnością przesyłu na czas nieoznaczony.

Na podstawie art. 30 ust. 2 pkt 3 ustawy z dnia 8 marca 1990 roku o samorządzie gminnym (t.j. Dz.U. z 2020 r. poz. 713), art. 13 ust. 1 ustawy z dnia 21 sierpnia 1997 roku o gospodarce nieruchomościami (t.j. Dz. U. z 2020 r. poz. 65, poz. 284) oraz art. 305¹ Kodeksu Cywilnego w związku z § 7 Uchwały Rady Miasta Płocka Nr 52/V/07 z dnia 30 stycznia 2007 roku w sprawie ustalenia zasad nabywania oraz zbywania, zamiany, obciążania i wydzierżawiania przez Gminę Płock nieruchomości będących jej własnością na okres powyżej trzech lat, zmienionej Uchwałą Nr 236/XVI/2011 Rady Miasta Płocka z dnia 25 października 2011 r. oraz Uchwałą Nr 586/XXXIII/2017 Rady Miasta Płocka z dnia 27 czerwca 2017 r., Prezydent Miasta Płocka zarządza co następuje:

§ 1

1. Wyraża się zgodę na obciążenie nieruchomości gruntowych oznaczonych jako działki:

- nr 175/16 o pow. 805 m²; nr 175/17 o pow. 776 m²; nr 175/18 o pow. 1007 m², położonych w Płocku (obręb 14) stanowiących własność Gminy-Miasta Płock, objętych księgą wieczystą KW PL1P/00124504/3,
- nr 176/6 o pow. 172 m² położonej w Płocku (obręb 14) stanowiącej własność Gminy Płock, objętej księgą wieczystą KW PL1P/00087878/3,
- nr 178/4 o pow. 523 m²; nr 178/5 o pow. 458 m²; nr 178/11 o pow. 514 m²; nr 177/14 o pow. 615 m²; nr 177/16 o pow. 3734 m² położonych w Płocku (obręb 14) stanowiących własność Gminy Płock, objętych księgą wieczystą KW PL1P/00101667/6, odpłatną służebnością przesyłu na czas nieoznaczony na rzecz Energa Operator S.A. z siedzibą w Gdańsku polegającą na prawie posadowienia na ww. nieruchomościach sieci kablowej nN 0,4 kV oraz korzystania i eksploatacji tego urządzenia zgodnie z przeznaczeniem.

2. W ramach służebności przedsiębiorca ma prawo do korzystania z nieruchomości obciążonych, polegające na swobodnym dostępie do urządzenia w celu przeprowadzenia prac związanych z jego budową, eksploatacją, konserwacją, remontem, modernizacją, przebudową i usuwaniem awarii, z prawem wejścia i wjazdu na teren odpowiednim sprzętem, po uprzednim pisemnym powiadomieniu właściciela nieruchomości, w sposób jak najmniej uciążliwy z zaznaczeniem, że wykonywanie służebności ograniczać się będzie do: części działki nr 175/16 o pow. 39 m²; nr 175/17 o pow. 98 m²; nr 175/18 o pow. 105 m²; nr 176/6 o pow. 15 m²; 178/4 o pow. 45 m²; nr 178/5 o pow. 116 m²; nr 178/11 o pow. 7 m²; nr 177/14 o pow. 50 m²; nr 177/16 o pow. 8 m² (zgodnie z załącznikami mapowymi nr 1, 2, 3, 4).

§ 2


Wykonanie Zarządzenia powierza się Zastępcy Prezydenta Miasta Płocka ds. Komunalnych.

§ 3

Zarządzenie wchodzi w życie z dniem podpisania.

Prezydent Miasta Płocka
/-/ Andrzej Nowakowski

 
załącznik nr 1 do Zarządzenia Nr 1636/2020
Prezydenta Miasta Płocka z dnia 20.07.2020r
Załącznik nr 1

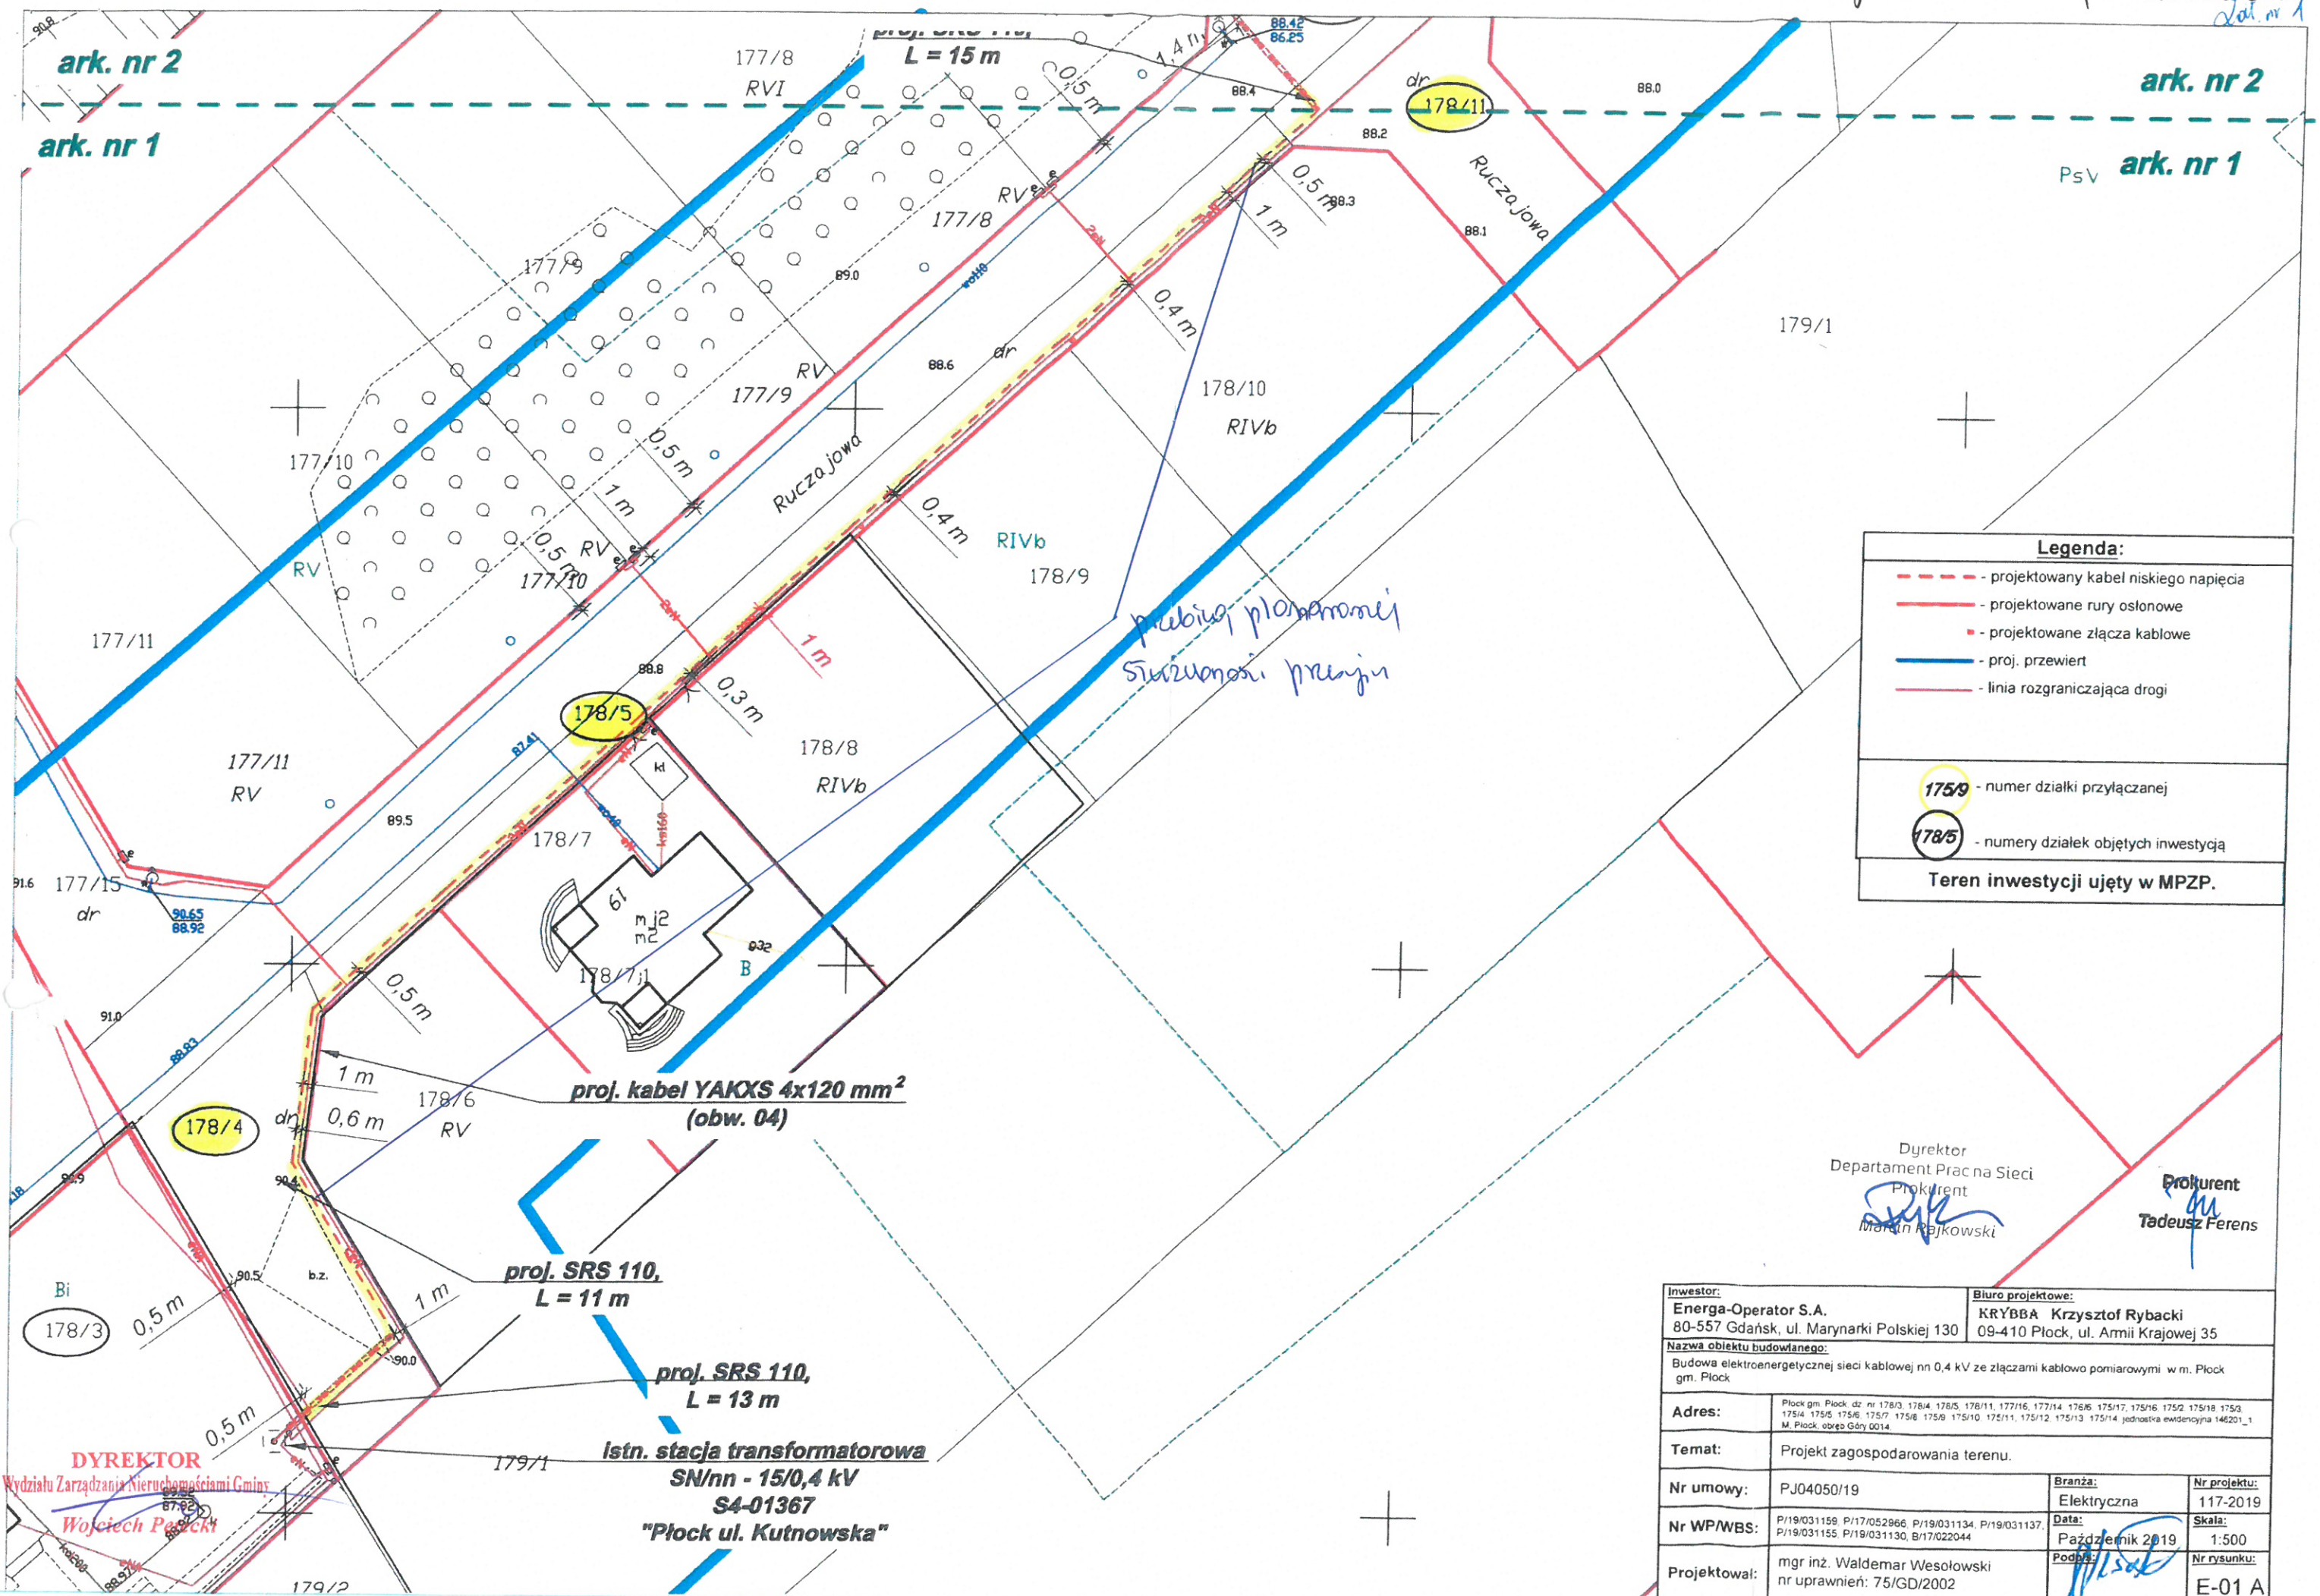


Legenda:	
---	- projektowany kabel niskiego napięcia
---	- projektowane rury osłonowe
---	- projektowane złącza kablowe
---	- proj. przewiert
---	- linia rozgraniczająca drogi
175/9	- numer działki przyłączanej
178/5	- numery działek objętych inwestycją
Teren inwestycji ujęty w MPZP.	

Dyrektor
Departament Pracy na Sieci
Prokurent
M. Rajkowski


Prokurent
Tadeusz Ferens

Inwestor: Energa-Operator S.A. 80-557 Gdańsk, ul. Marynarki Polskiej 130		Biuro projektowe: KRYBBA Krzysztof Rybacki 09-410 Płock, ul. Armii Krajowej 35	
Nazwa obiektu budowlanego: Budowa elektroenergetycznej sieci kablowej nn 0,4 kV ze złączami kablowo pomiarowymi w m. Płock gm. Płock			
Adres:	Płock gm. Płock dz nr 178/3, 178/4, 178/5, 178/11, 177/16, 177/14, 176/6, 175/17, 175/16, 175/2, 175/18, 175/3, 175/4, 175/5, 175/6, 175/7, 175/8, 175/9, 175/10, 175/11, 175/12, 175/13, 175/14, jednostka ewidencyjna 146201_1 M. Płock, obszar Góry G014		
Temat:	Projekt zagospodarowania terenu.		
Nr umowy:	PJ04050/19	Branża: Elektryczna	Nr projektu: 117-2019
Nr WP/WBS:	P/19/031159, P/17/052966, P/19/031134, P/19/031137, P/19/031155, P/19/031130, B/17/022044	Data: Październik 2019	Skala: 1:500
Projektował:	mgr inż. Waldemar Wesołowski nr uprawnień: 75/GD/2002	Podpis: 	Nr rysunku: E-01 A

Załącznik Nr 2 do Zapytania Nr 1636/2020
Przebieg linii kablowej z dnem 20.01.2020 r.
Zat. nr 2
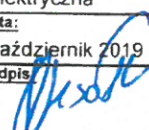
<u>Inwestor:</u> Energa-Operator S.A. 80-557 Gdańsk, ul. Marynarki Polskiej 130		<u>Biuro projektowe:</u> KRYBBA Krzysztof Rybacki 09-410 Płock, ul. Armii Krajowej 35	
<u>Nazwa obiektu budowlanego:</u> Budowa elektroenergetycznej sieci kablowej nn 0,4 kV ze złączami kablowo pomiarowymi w m. Płock gm. Płock			
<u>Adres:</u>		Płock gm. Płock dz nr 178/3, 178/4, 178/5, 178/11, 177/16, 177/14, 176/5, 175/17, 175/15, 175/2, 175/18, 175/3, 175/4, 175/5, 175/6, 175/7, 175/8, 175/9, 175/10, 175/11, 175/12, 175/13, 175/14, jednostka ewidencyjna 146201_1 M. Płock obszr Góry 0014	
<u>Temat:</u>		Projekt zagospodarowania terenu.	
<u>Nr umowy:</u>		<u>Branża:</u>	<u>Nr projektu:</u>
PJ04050/19		Elektryczna	117-2019
<u>Nr WP/WBS:</u>		<u>Data:</u>	<u>Skala:</u>
P/19/031159 P/17/052966, P/19/031134, P/19/031137, P/19/031155 P/19/031130, B/17/022044		Październik 2019	1:500
<u>Projektował:</u>		<u>Podpis:</u>	<u>Nr rysunku:</u>
mgr inż. Waldemar Wesołowski nr uprawnień: 75/GD/2002			E-01 B

Legenda:	
- - -	- projektowany kabel niskiego napięcia
- - -	- projektowane rury osłonowe
- - -	- projektowane złącza kablowe
- - -	- proj. przewiert
- - -	- linia rozgraniczająca drogi
175/9	- numer działki przyłączanej
178/5	- numery działek objętych inwestycją
Teren inwestycji ujęty w MPZP.	

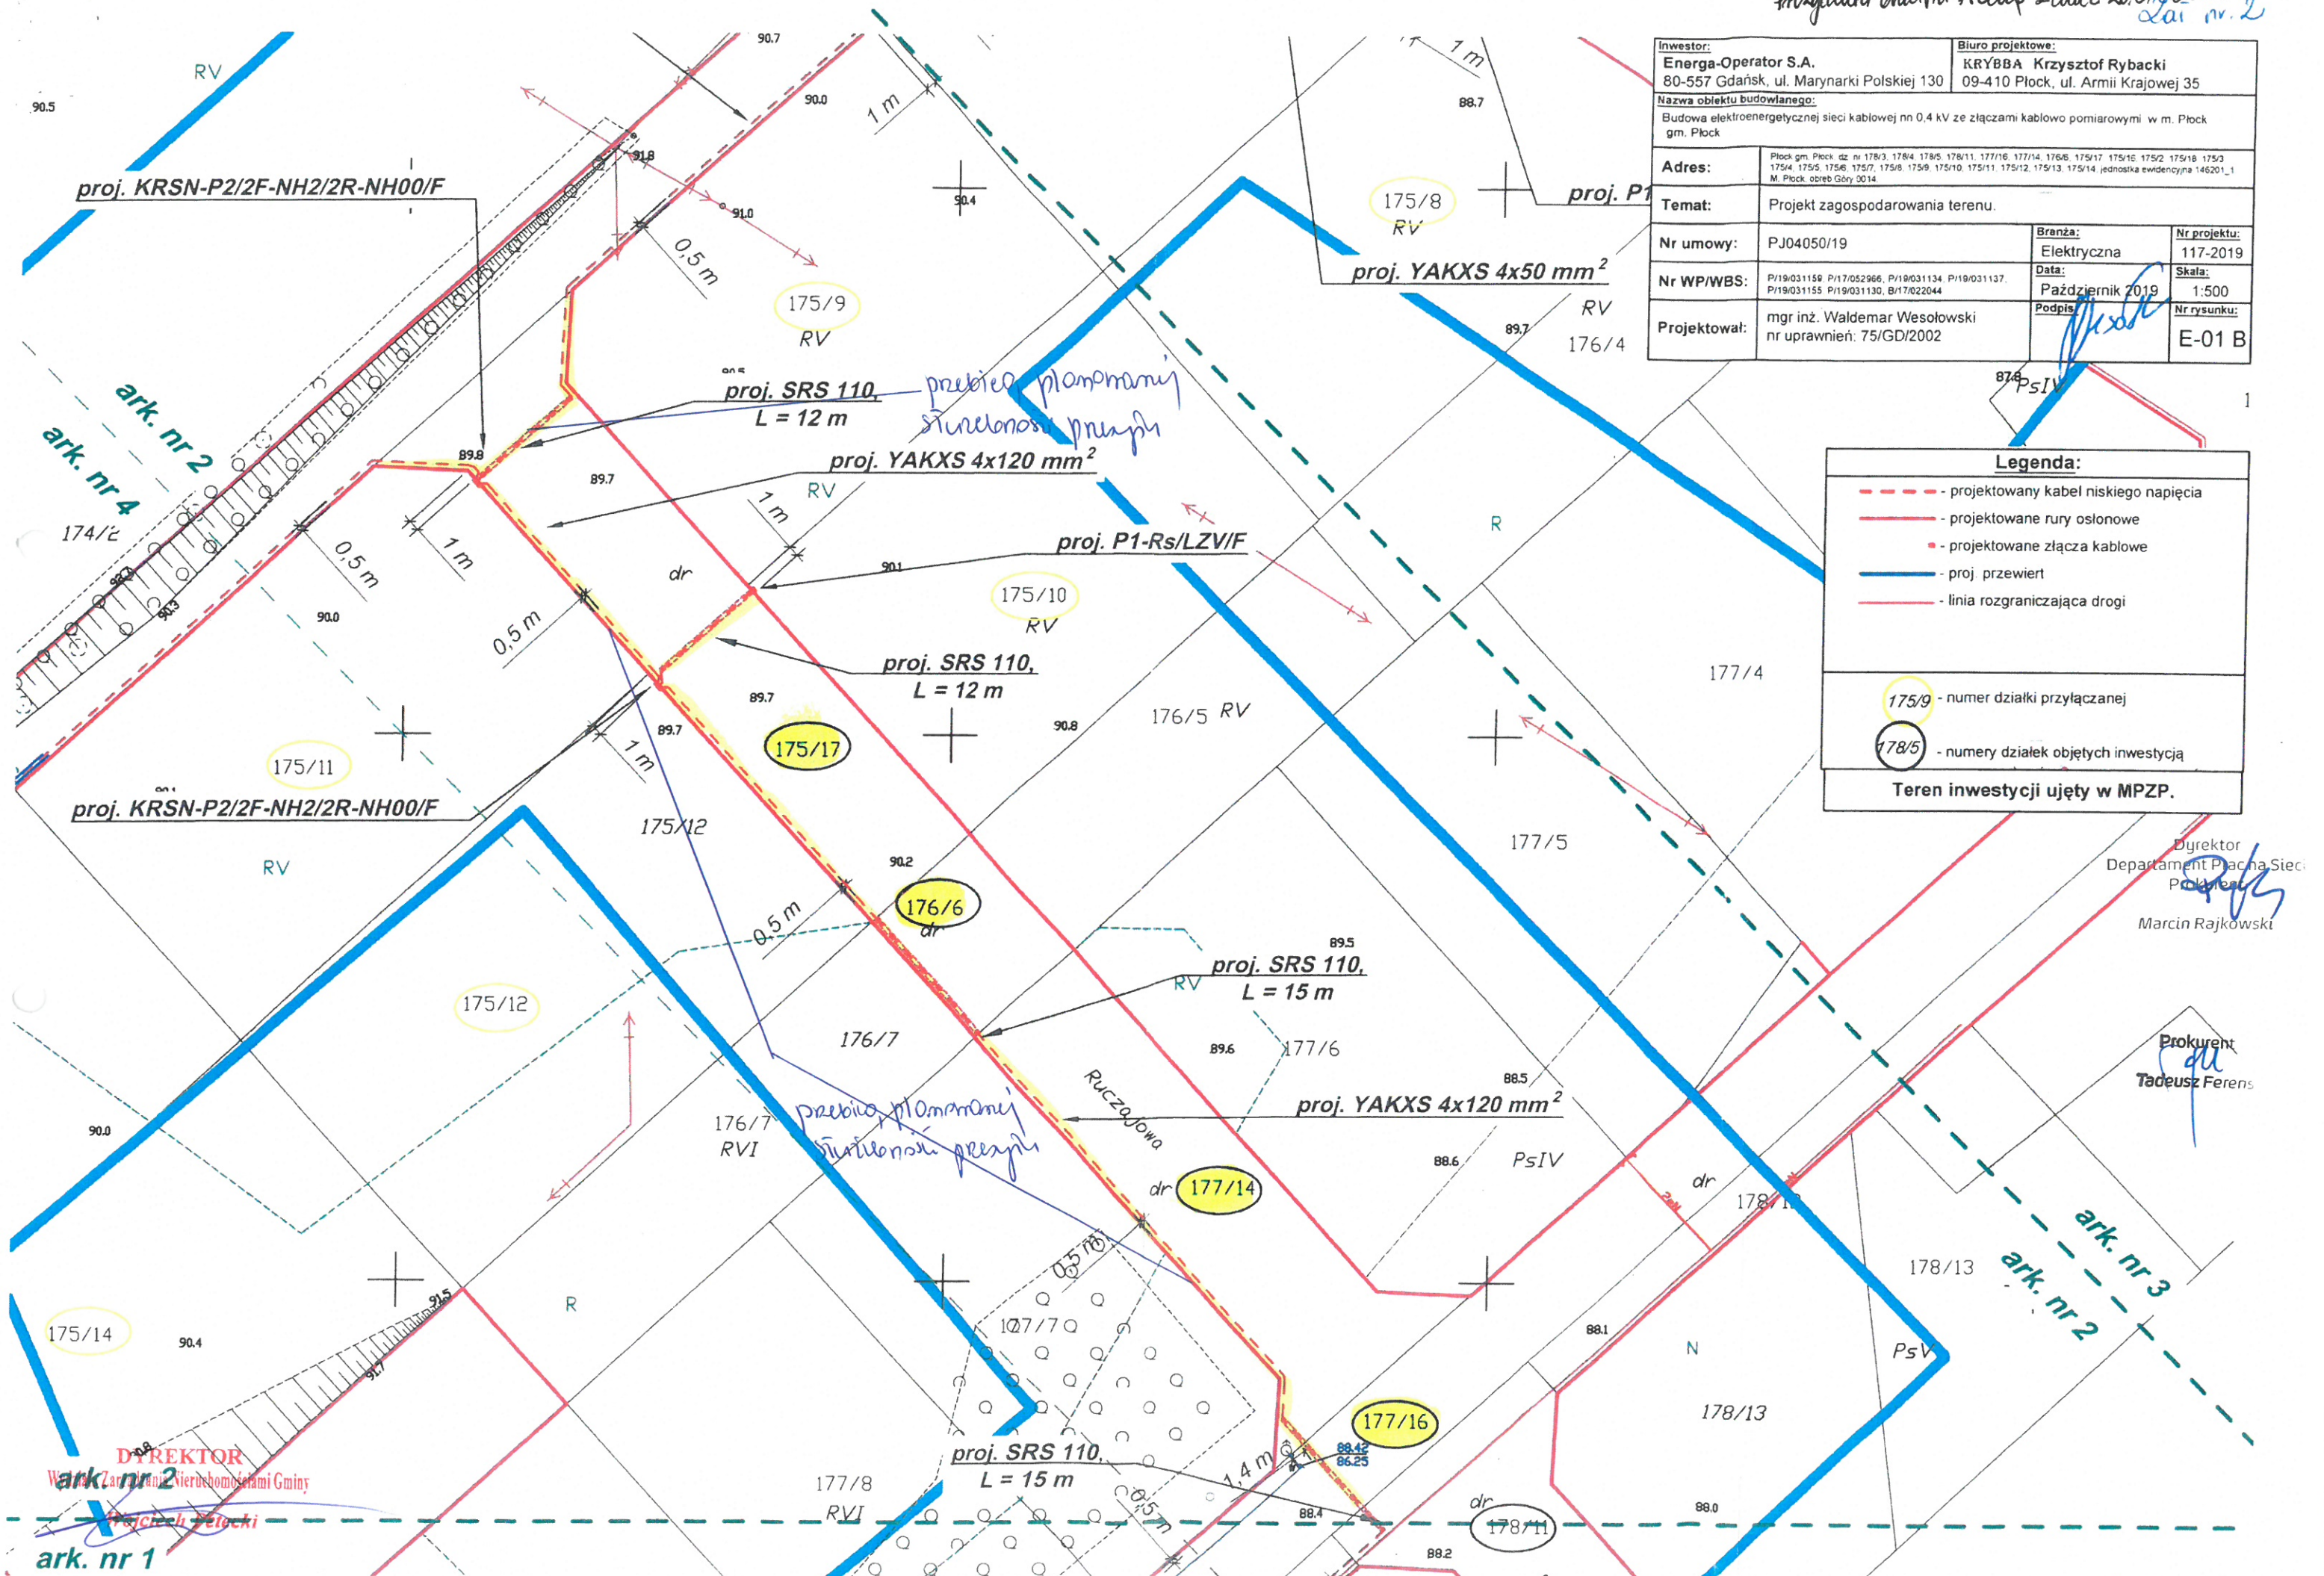


Dyrektor
Departament Płocna Sieci
Płock
[Podpis]
Marcin Rajkowski

Prokurent
[Podpis]
Tadeusz Ferens

DYREKTOR
Wojewódzkiego Zarządu Nieruchomościami Gminy
Płock
[Podpis]
ark. nr 1

Załącznik Nr 3 do Specyfikacji Nr 1630/2020
Pacyna, Chłopa, Półka - dnia 20.07.2020
Zou. nr 3

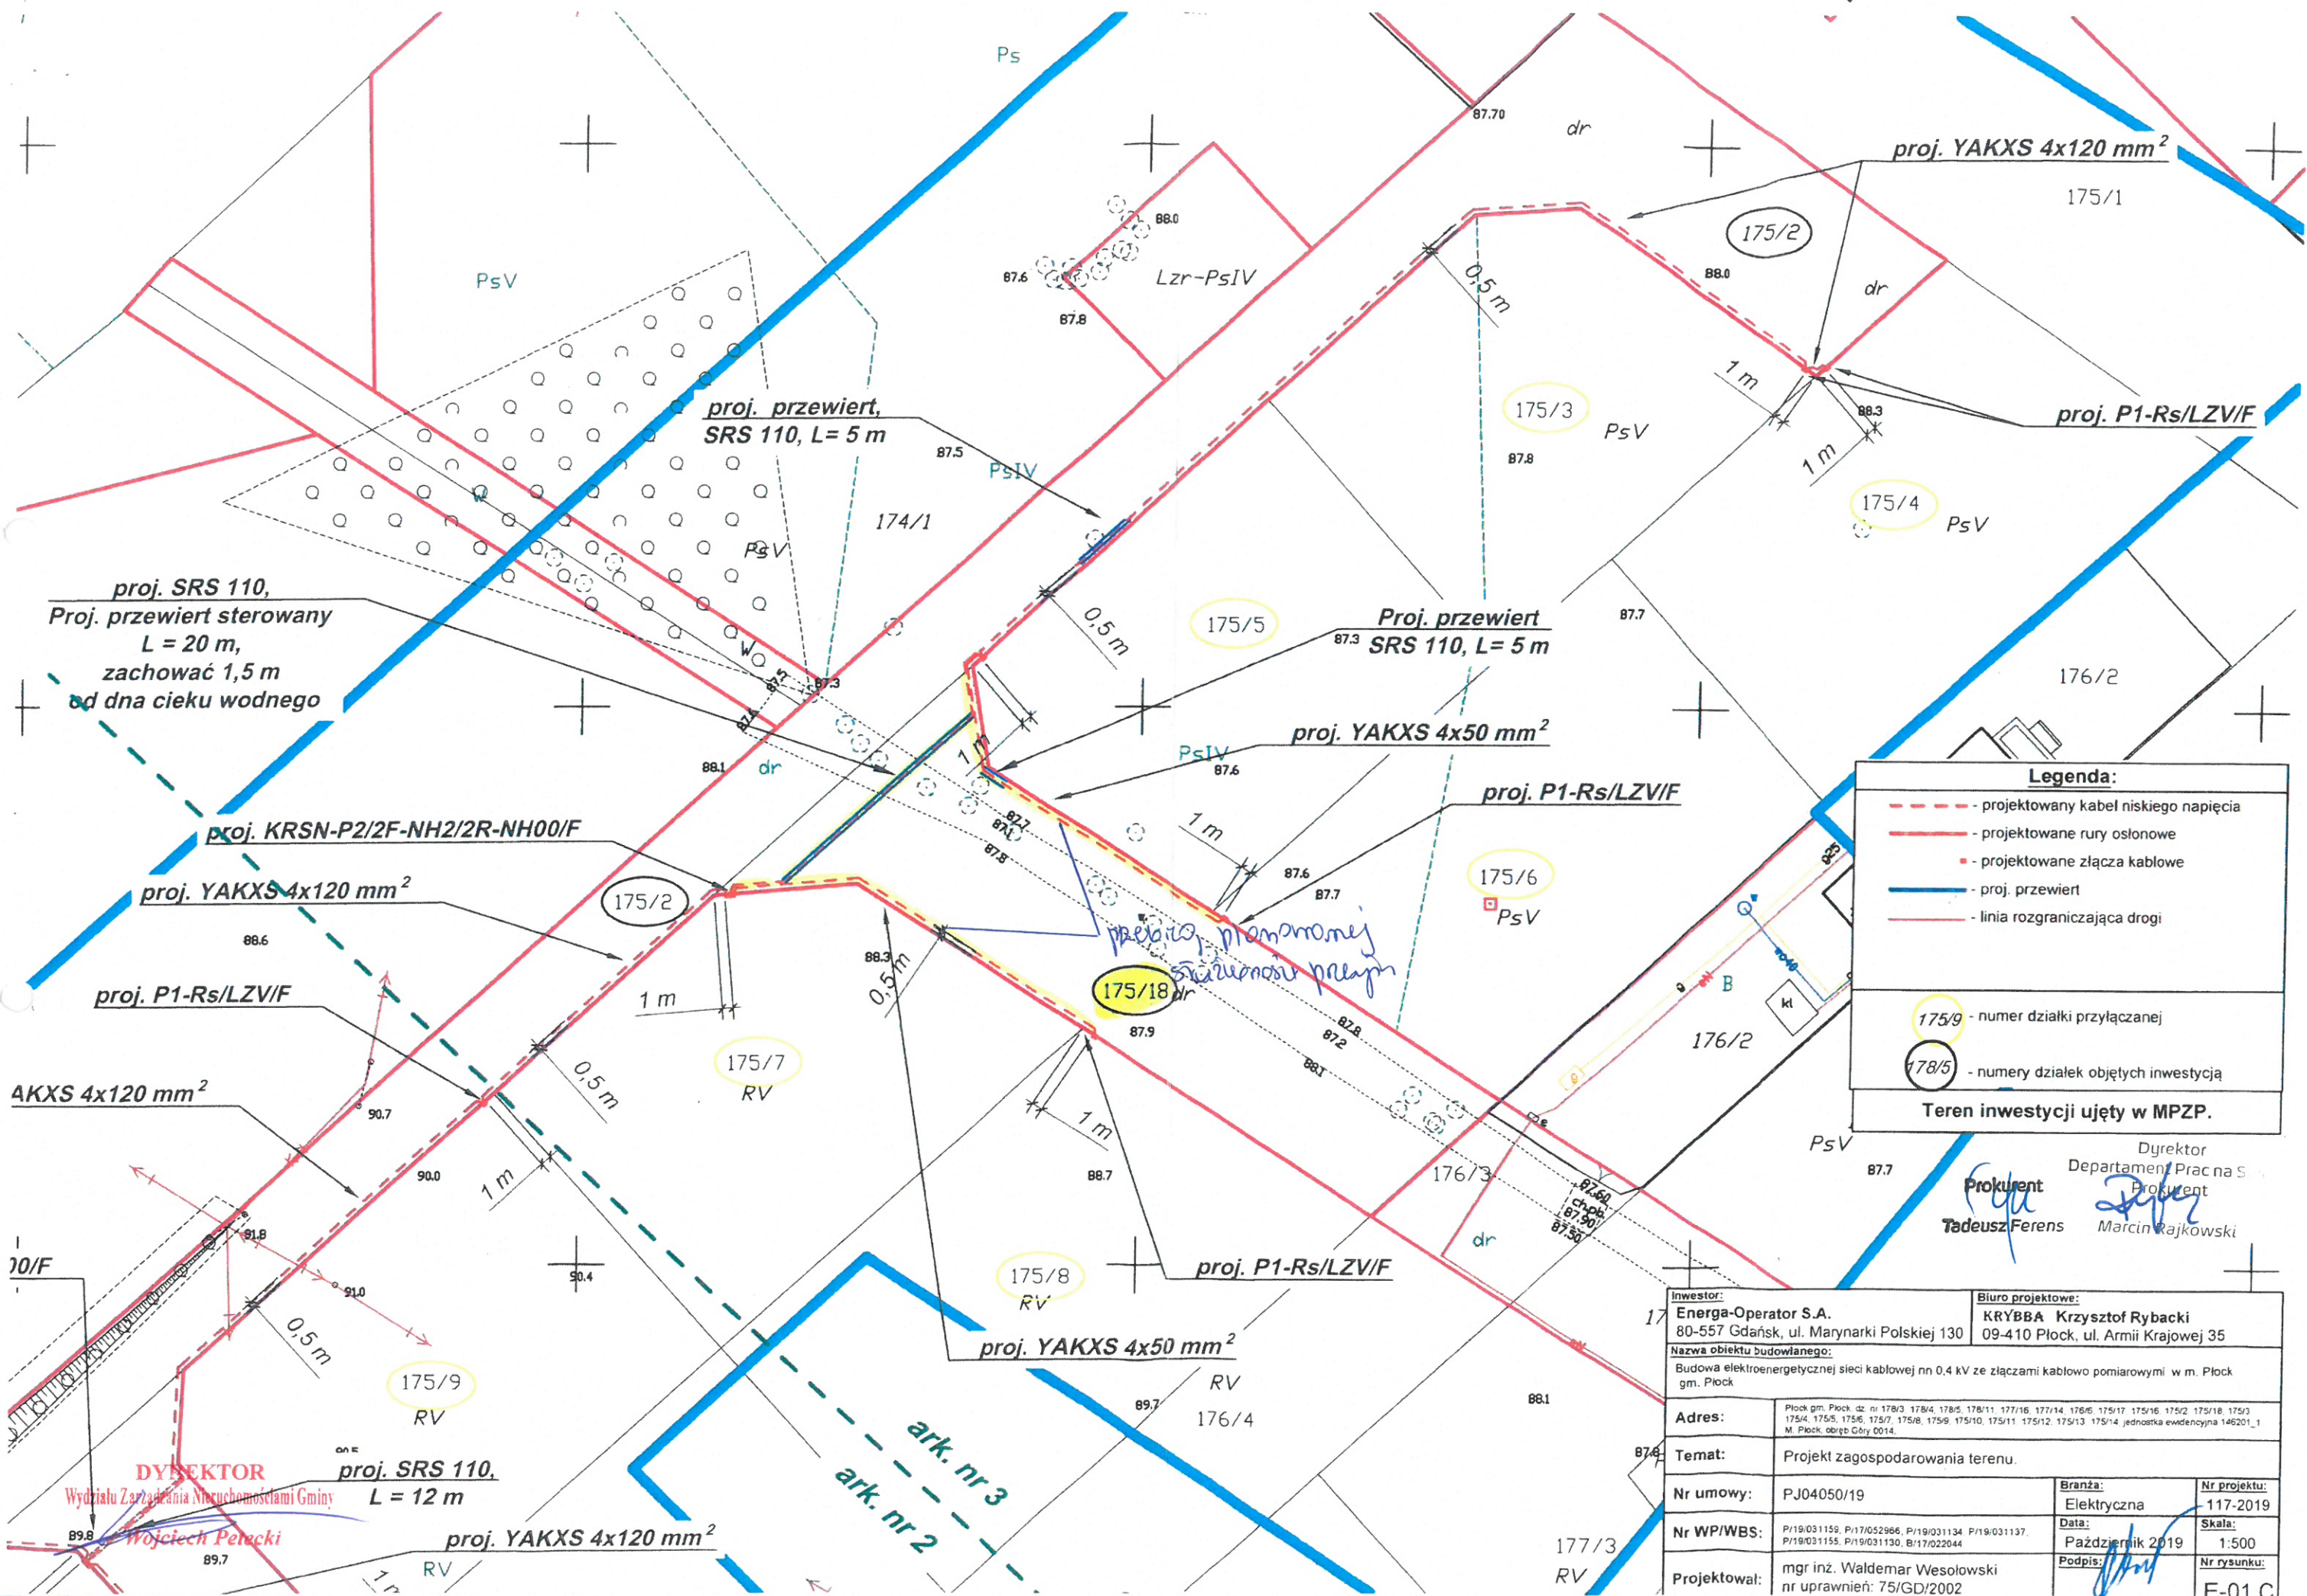

 
Legenda:

- - - projektowany kabel niskiego napięcia
- - - projektowane rury osłonowe
- - - projektowane złącza kablowe
- - - proj. przewiert
- - - linia rozgraniczająca drogi

175/9 - numer działki przyłączanej
178/5 - numery działek objętych inwestycją

Teren inwestycji ujęty w MPZP.


Dyrektor
Departament Prac na S
Prokurent
Tadeusz Ferens
Marcin Rajkowski

Inwestor: Energia-Operator S.A. 80-557 Gdańsk, ul. Marynarki Polskiej 130		Biuro projektowe: KRYBBA Krzysztof Rybacki 09-410 Płock, ul. Armii Krajowej 35	
Nazwa obiektu budowlanego: Budowa elektroenergetycznej sieci kablowej nn 0,4 kV ze złączami kablowo pomiarowymi w m. Płock gm. Płock			
Adres:	Płock gm. Płock, dz. nr 178/3, 178/4, 178/5, 178/11, 177/16, 177/14, 176/5, 175/17, 175/16, 175/2, 175/18, 175/3, 175/4, 175/5, 175/6, 175/7, 175/8, 175/9, 175/10, 175/11, 175/12, 175/13, 175/14, jednostka ewidencyjna 146201_1 M. Płock, obręb Góry 0014.		
Temat:	Projekt zagospodarowania terenu.		
Nr umowy:	PJ04050/19	Branża: Elektryczna	Nr projektu: 117-2019
Nr WP/WBS:	P/19/031159, P/17/052986, P/19/031134, P/19/031137, P/19/031155, P/19/031130, B/17/022044	Data: Październik 2019	Skala: 1:500
Projektował:	mgr inż. Waldemar Wesołowski nr uprawnień: 75/GD/2002	Podpis: 	Nr rysunku: E-01 C

DYREKTOR
Wydziału Zarządzania Nieruchomościami Gminy
Wojciech Petrecki

ark. nr 3
ark. nr 2

zakup Nr 6 do zamówienia Nr 1636/2020 - Projekt
 Muzeum Północnego i drug 30.01.2020. *Jan. m. 4*

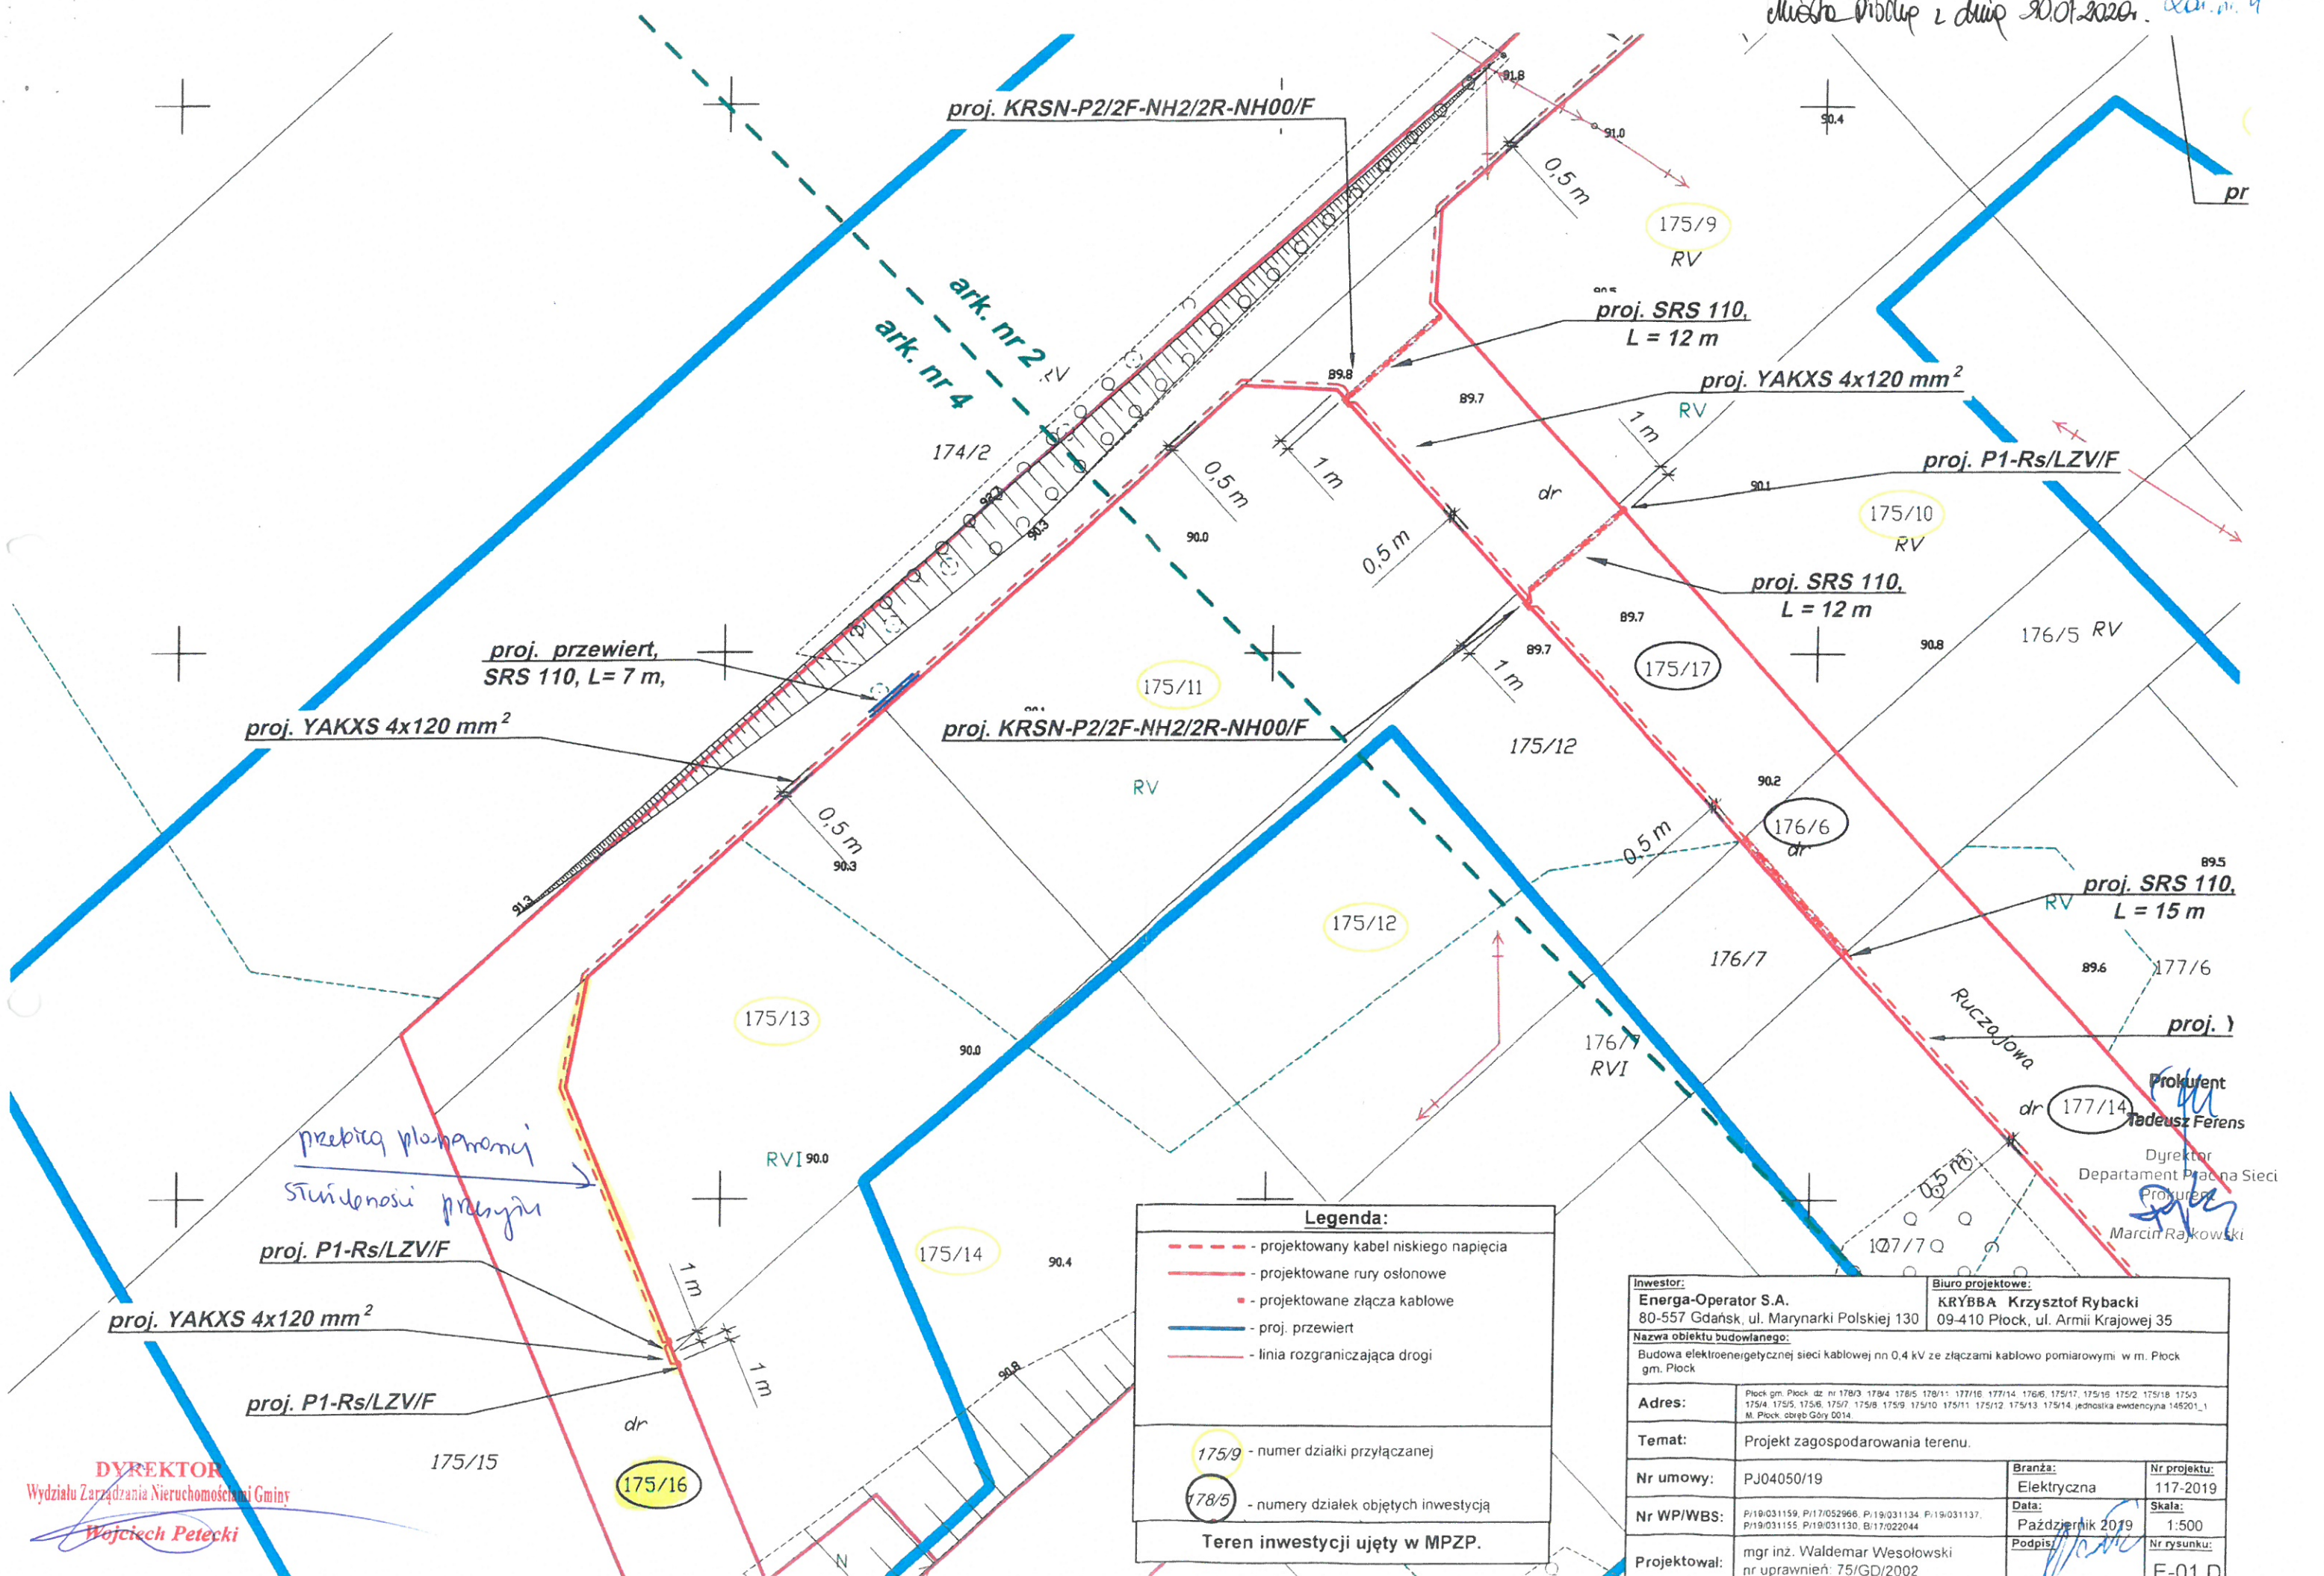

 
DYREKTOR
 Wydziału Zarządzania Nieruchomościami Gminy
Wojciech Petecki

Legenda:

- projektowany kabel niskiego napięcia
- projektowane rury osłonowe
- projektowane złącza kablowe
- proj. przewiert
- linia rozgraniczająca drogi

175/9 - numer działki przyłączanej
 178/5 - numery działek objętych inwestycją

Teren inwestycji ujęty w MPZP.

Inwestor: Energa-Operator S.A. 80-557 Gdańsk, ul. Marynarki Polskiej 130		Biuro projektowe: KRYBBA Krzysztof Rybacki 09-410 Płock, ul. Armii Krajowej 35	
Nazwa obiektu budowlanego: Budowa elektroenergetycznej sieci kablowej nn 0,4 kV ze złączami kablowo pomiarowymi w m. Płock gm. Płock			
Adres:	Płock gm. Płock dz. nr 178/3 178/4 178/5 178/11 177/16 177/14 176/6 175/17 175/18 175/2 175/18 175/3 175/4 175/5 175/6 175/7 175/8 175/9 175/10 175/11 175/12 175/13 175/14 jednostka ewidencyjna 148201_1 M. Płock, obręb Góry 0214.		
Temat:	Projekt zagospodarowania terenu.		
Nr umowy:	PJ04050/19	Branża: Elektryczna	Nr projektu: 117-2019
Nr WP/WBS:	P/19/031159, P/17/052966, P/19/031134, P/19/031137, P/19/031155, P/19/031130, B/17/022044	Data: Październik 2019	Skala: 1:500
Projektował:	mgr inż. Waldemar Wesółski nr uprawnień: 75/GD/2002	Podpis: 	Nr rysunku: E-01 D